


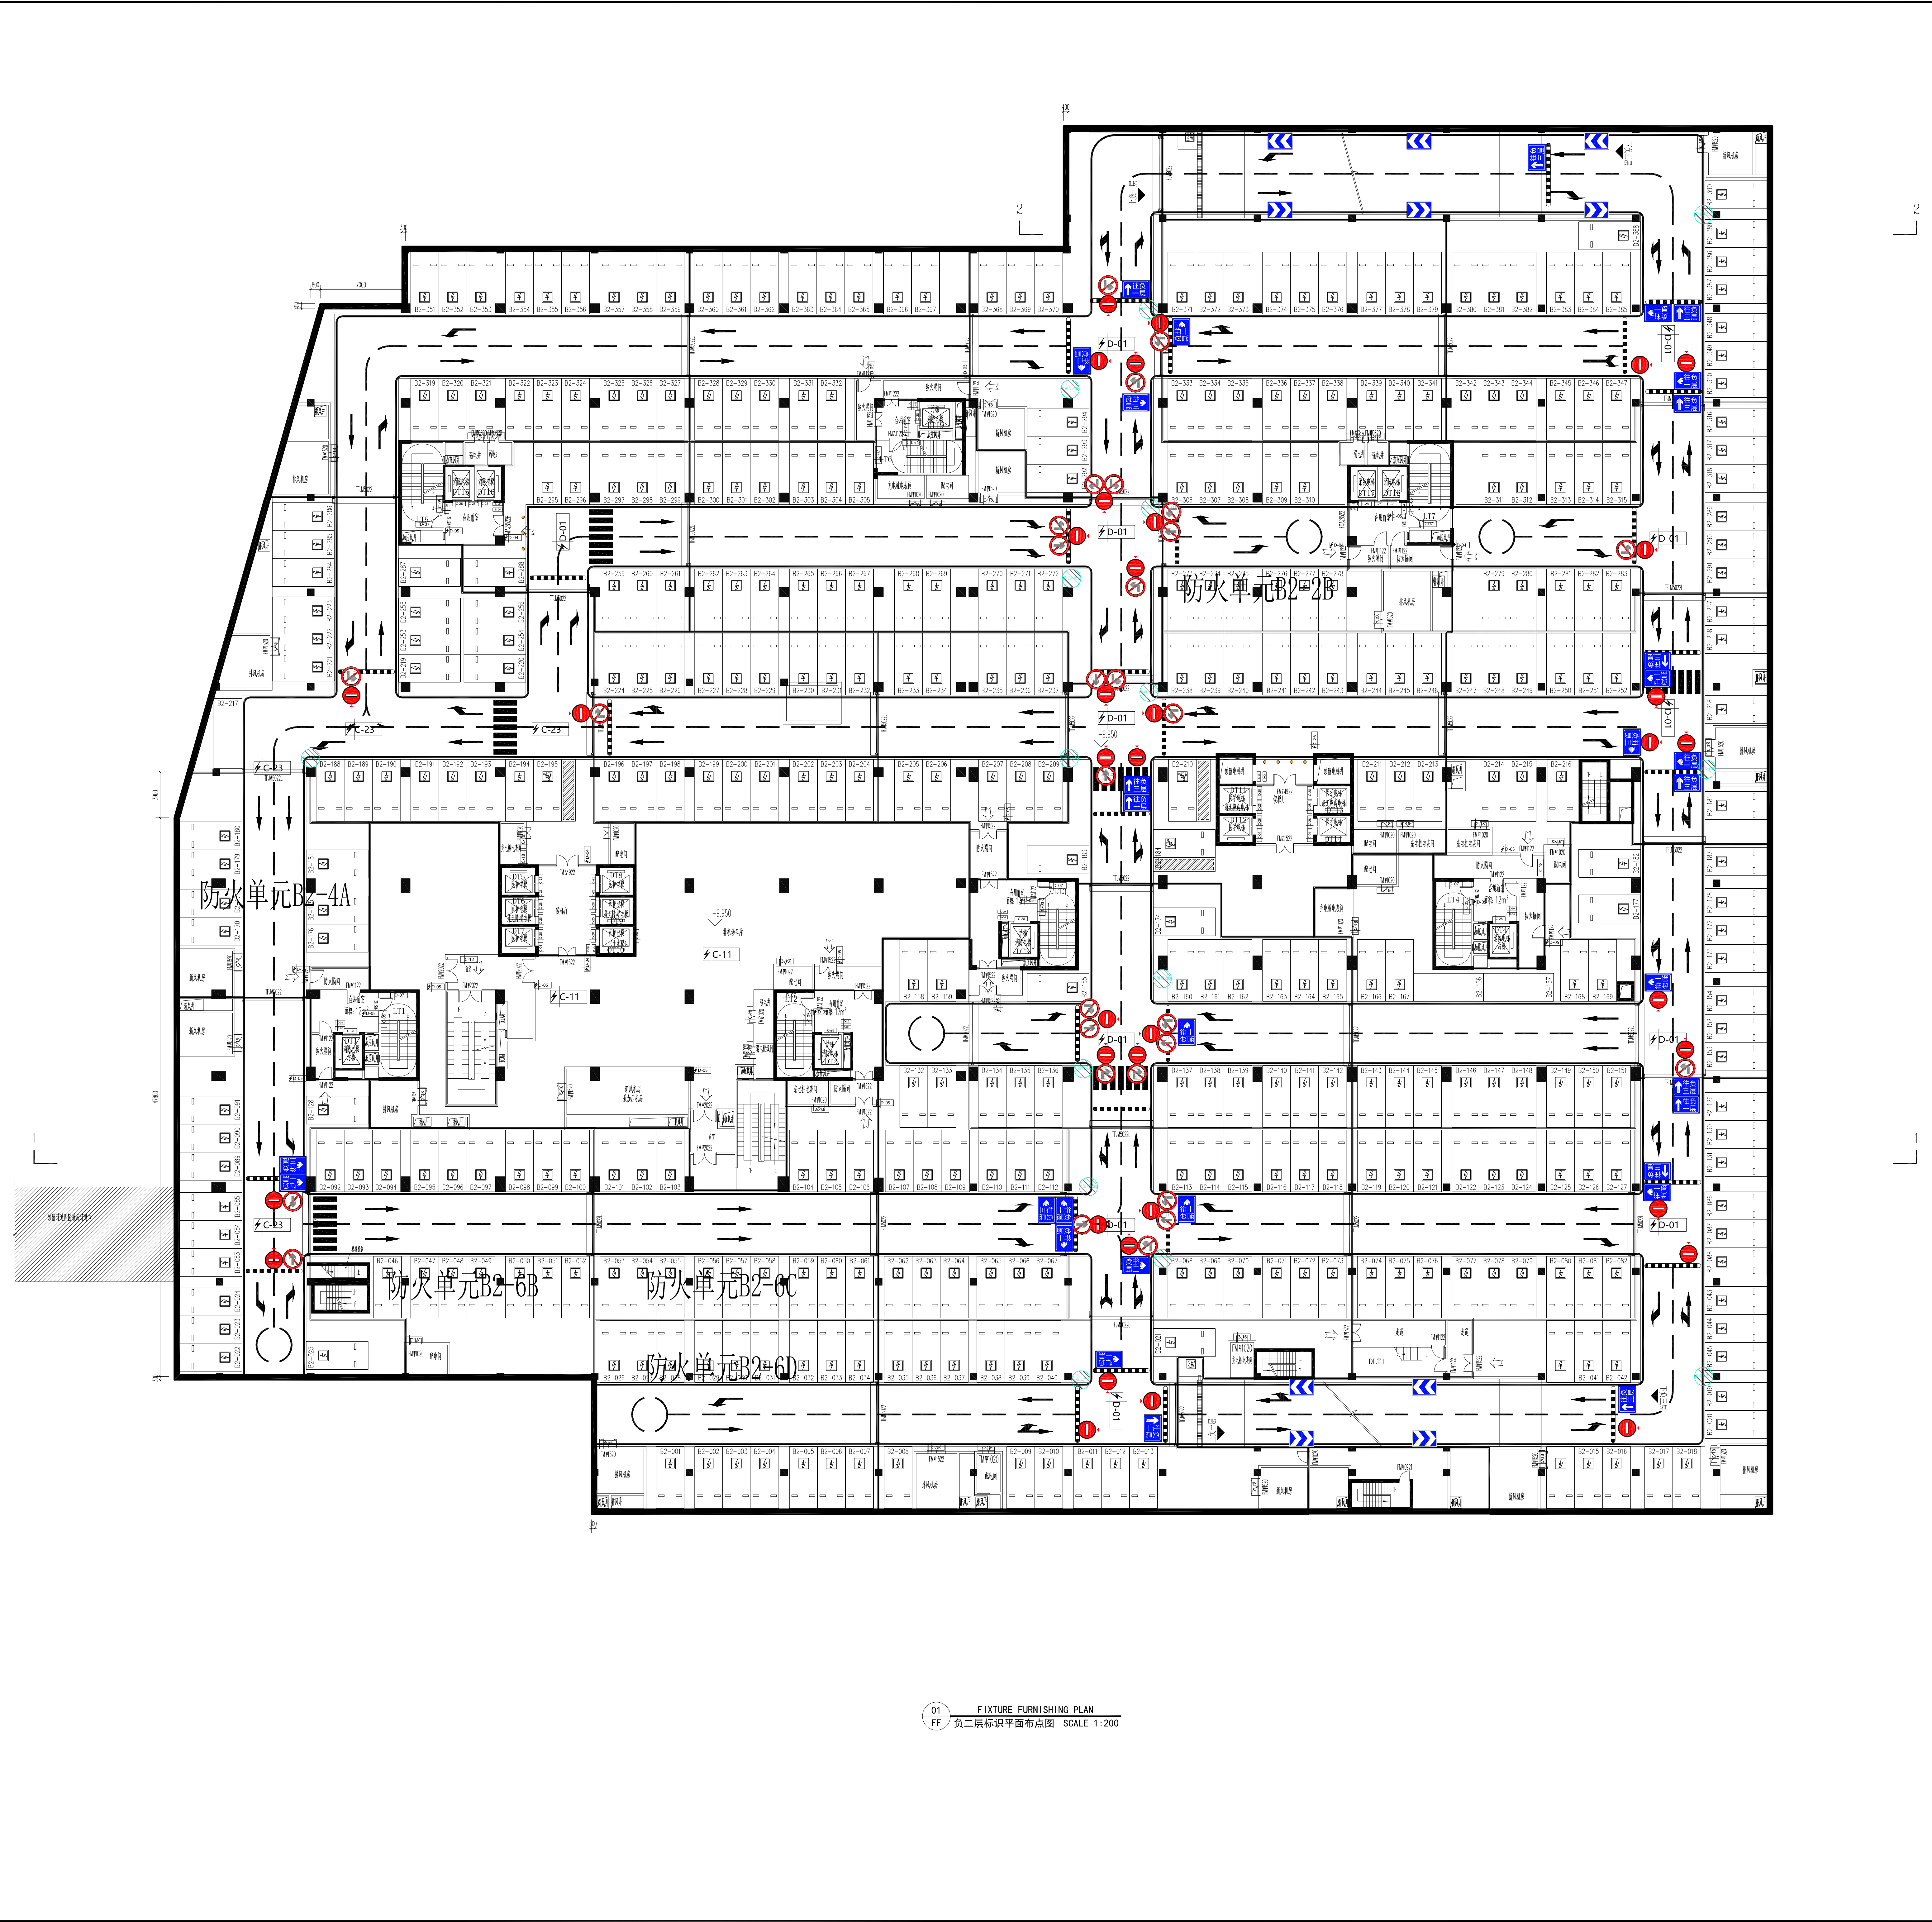

序号	编号	名称	数量	用电
1	D-01	车库指引吊牌	12	用电
2	D-02	地下出入口指引牌	100	无
3	D-03	分流指引牌	167	无
4	D-04	电梯间指引牌(侧挂式)	5	用电
5	D-05	楼梯间指引牌(侧挂式)	20	用电
6	D-06	温馨提示牌	9	无
7	D-07	消防楼层号牌	7	无
8	D-08	车位号牌	390	无
9	D-09	车位划线	295	无
10	D-10	车定位器	590	无
11	D-11	交通标识牌(圆形)	93	无
12	D-12	交通标识牌(方形)	67	无
13	D-13	反光镜	11	无
14	D-14	地面箭头	167	无
15	D-15	地面分隔线	500	无
16	D-16	优质梯形减速带	62	无

序号	编号	名称	数量	用电
1	C-01	不锈钢+非结晶聚酯板立体字	0	用电
2	C-02	大堂总平面索引	0	无
3	C-03	专家一览表	0	无
4	C-04	电梯厅楼层索引牌	5	无
5	C-05	楼梯内楼层索引牌	7	无
6	C-06	电梯内索引	0	无
7	C-07	手扶梯索引	0	用电
8	C-08	医护人员一览表	0	无
9	C-09	宣传栏/公告栏	0	无
10	C-10	分流指示牌-吊挂式(大)	0	用电
11	C-11	分流指示牌-吊挂式(小)	2	用电
12	C-12	墙面指示牌	1	无
13	C-13	转角指示牌	0	无
14	C-14	办公室门牌(侧挂)	0	无
15	C-15	科室牌/诊室牌(侧挂)	0	用电
16	C-16	候诊区功能牌	0	用电
17	C-17	病区房号牌	0	无
18	C-18	设备间牌	38	无
19	C-19	扶梯警示牌	0	无
20	C-20	禁止类提示牌	9	无
21	C-21	护士站指引牌	0	用电
22	C-22	温馨提示牌	0	无
23	C-23	门头区域牌(贴墙式)	0	用电
24	C-24	消防楼层号牌	0	无
25	C-25	电梯厅/楼层号牌	8	无
26	C-26	电梯间指引牌(侧挂式)	0	用电
27	C-27	楼梯间指引牌(侧挂式)	0	用电
28	C-28	电梯编号牌	20	无
29	C-29	窗口号码牌	0	无
30	C-30	消防疏散示意图	0	无
31	C-31	卫生间(侧挂式)	0	用电
32	C-32	卫生间(贴墙式)	0	无
33	C-33	地贴导视	0	无

序号	图例	名称	长度/数量
01	地面箭头	地面箭头	95个
02	出入口指示牌(交通标识牌(方形))	出入口指示牌(交通标识牌(方形))	31个
03	道路禁止通行指示牌(交通标识牌(圆形))	道路禁止通行指示牌(交通标识牌(圆形))	37个
04	方向禁止通行指示牌(交通标识牌(圆形))	方向禁止通行指示牌(交通标识牌(圆形))	30个
05	导向牌	导向牌	10个
06	优质梯形减速带	优质梯形减速带	28个
07	斑马线	斑马线	6个
08	反光镜	反光镜	15个
09	地面分隔线(热熔涂料喷涂)	地面分隔线(热熔涂料喷涂)	1150m 1-200m
10	反光防撞柱	反光防撞柱	7个
11	车位划线(含车位号码(地面号码))	车位划线(含车位号码(地面号码))	390个
12	车定位器	车定位器	780个
13	柱子防撞条(20条柱,4个角各一条)	柱子防撞条(20条柱,4个角各一条)	840个
14			

01 02 03 04 05 06 07 08 09 10 11 12 13 14
FF 负二层标识平面布点图 SCALE 1:200

广州城方建筑设计院有限公司
GUANGZHOU CHENG FANG ARCHITECTURE DESIGN CO., LTD
国家甲级 A14-011614-01 号
400-888-1111
020-84471999
WWW.CFAD.COM
P:1500002211 008

合作单位

注:本设计文件需经过相关部门审批
同意后方可实施

索引 REFERENCE

说明 NOTES

修改记录 REVISION REMARK
版次 EDITION 修改日期 REVISION DATE 修改原因 REVISION REASON

审定 周志 世志
审核 周志 孙红林
项目负责 孙红林
专业负责 叶东、黎智广 叶东、黎智广
校核 黎智广 黎智广
方案负责 黎智广
方案设计 黎智广
设计 李浩明 李浩明
制图 李浩明

合同号 CONTRACT No. 版次 EDITION No. 00

建设单位 CLIENT 广州医科大学附属番禺中心医院

建设地点 SITE 广州市番禺区桥南街福寿路8号

工程名称 PROJECT 番禺区中心医院综合应急大楼建设项目

子项-单体名称 SUBPROJECT-UNIT 22#综合应急大楼项目标识

图名 TITLE 负一层标识平面布点图

比例 SCALE 1:200 日期 DATE 2025.03.30

图例 DRAWING TYPE 图号 DRAWING No. 标识 RS-06

出图章

注册印章