

广州城方建筑设计院有限公司

GUANGZHOU CHENGFANG ARCHITECTURE DESIGN CO.,LTD

国家甲级A244071912号

给排水专业

(施工图设计)

工程名称：番禺区中心医院MR3.0装修改造工程

出图时间：2026年09月

项目名称及归档目录

工程名称	番禺区中心医院 装修改造工程		
专 业	给排水	设计阶段	施工图
项目负责	秦智广	专业负责	莫宏涛
归档记录	2026年09月		

更改及作废记录

编号	修改日期	修改图纸或修改通知	修改原因

图 纸 目 录

序号	图 号	图 名	备注
1	SS-01	图纸目录	A2
2	SS-02	MR3.0机房装修改造给排水消防安装图	A1
3	SS-03	地下室排水吊管安装图	A0
4	SS-04	走廊喷淋平面图	A1
5			
6			
7			
8			
9			
10			
11			
12			
13			
14			
15			
16			
17			
18			
19			
20			
21			
22			
23			
24			
25			
26			
27			

续表：

28			
29			
30			
31			
32			
33			
34			
35			
36			
37			
38			
39			
40			
41			
42			
43			
44			
45			
46			
47			
48			
49			
50			



广州城方建筑设计院有限公司

GUANGZHOU CHENGFANG ARCHITECTURE DESIGN CO.,LTD

国家甲级A244071912号

公司电话：T.(020)34809333

F.(020)84871990

公司网站：WWW.GCZDL.COM

公司邮箱：PYCAD@GCZDL.COM

修改记录 REVISION REMARK

版次	修改日期	修改原因
EDITION	REVISION DATE	REVISION REASON

审 定 APPROVED BY 吴国英

审 核 EXAMINED BY 顾宏

项目负责 CAPTAIN 秦智广

专业负责 CHIEF ENGI. 莫宏涛

校 对 CHECKED BY 伍冰仪

方案负责 SCHEMATIC LEADER

方案设计 SCHEMATIC DESIGN

设 计 DESIGNED BY 莫宏涛

制 图 CHART BY

合同号CONTRACT N.版次EDITION No.

版次

建设单位 CLIENT

番禺区中心医院

建设地点 SITE

番禺区中心医院

工程名称 PROJECT

中心医院

MR3.0装修改造工程

子项 单体名称 SUBPROJECT-UNIT

图名 TITLE

给排水图纸目录

比例 SCALE 日期 DATE

：2026.09

图别DRAWING TYPE图号 DRAWING No.





水施 SS-01

出 图 章

注册师章

图纸版权属设计单位所有，未经许可，外人及外单


建筑					
结构					
电气					
给排水					

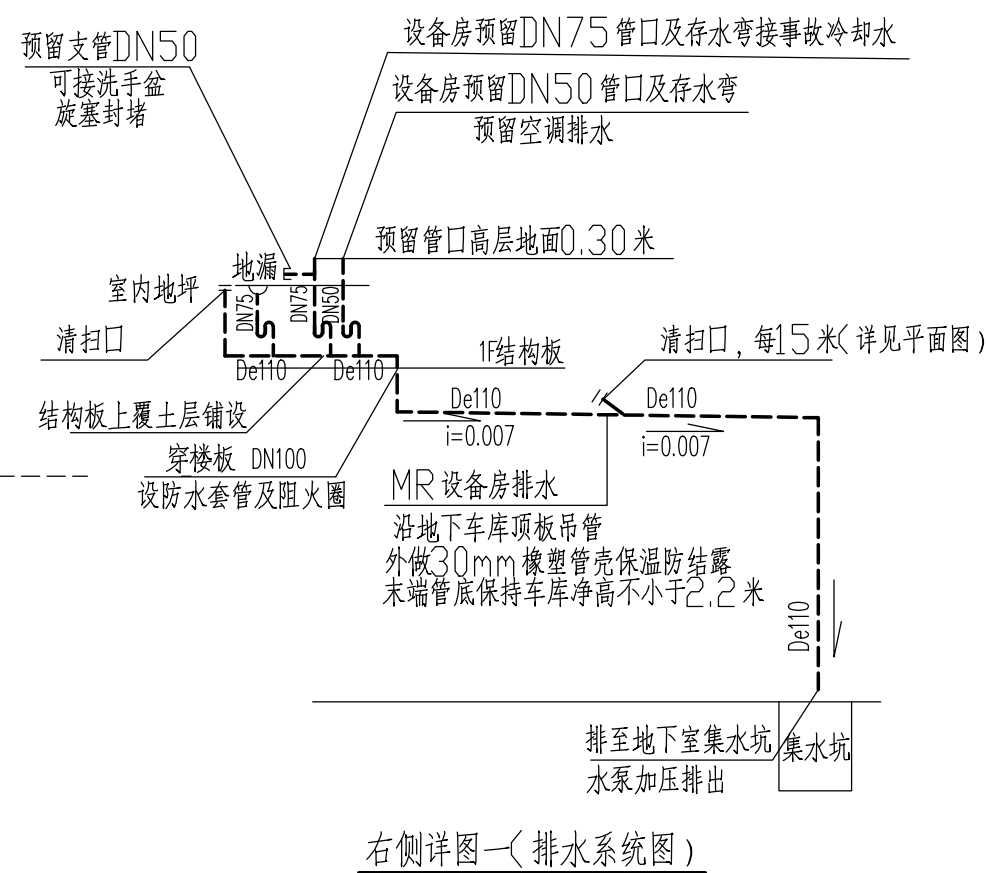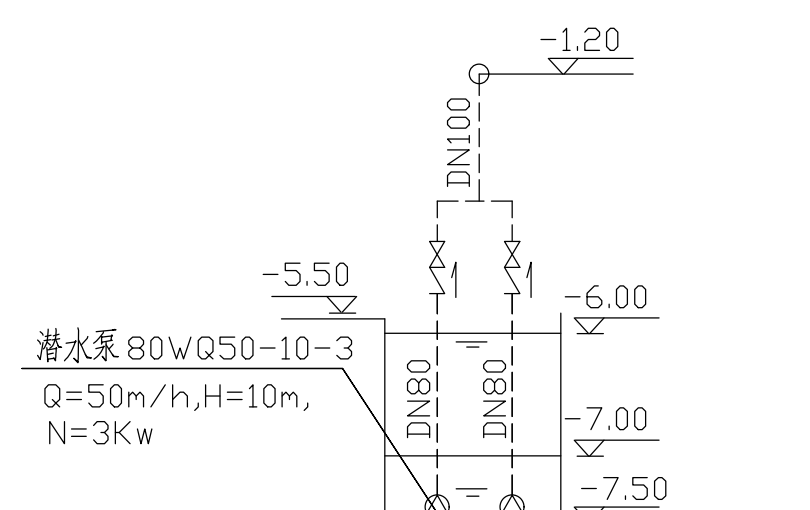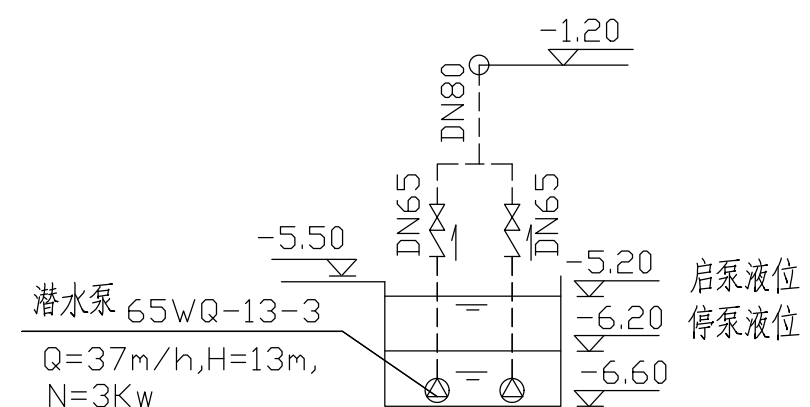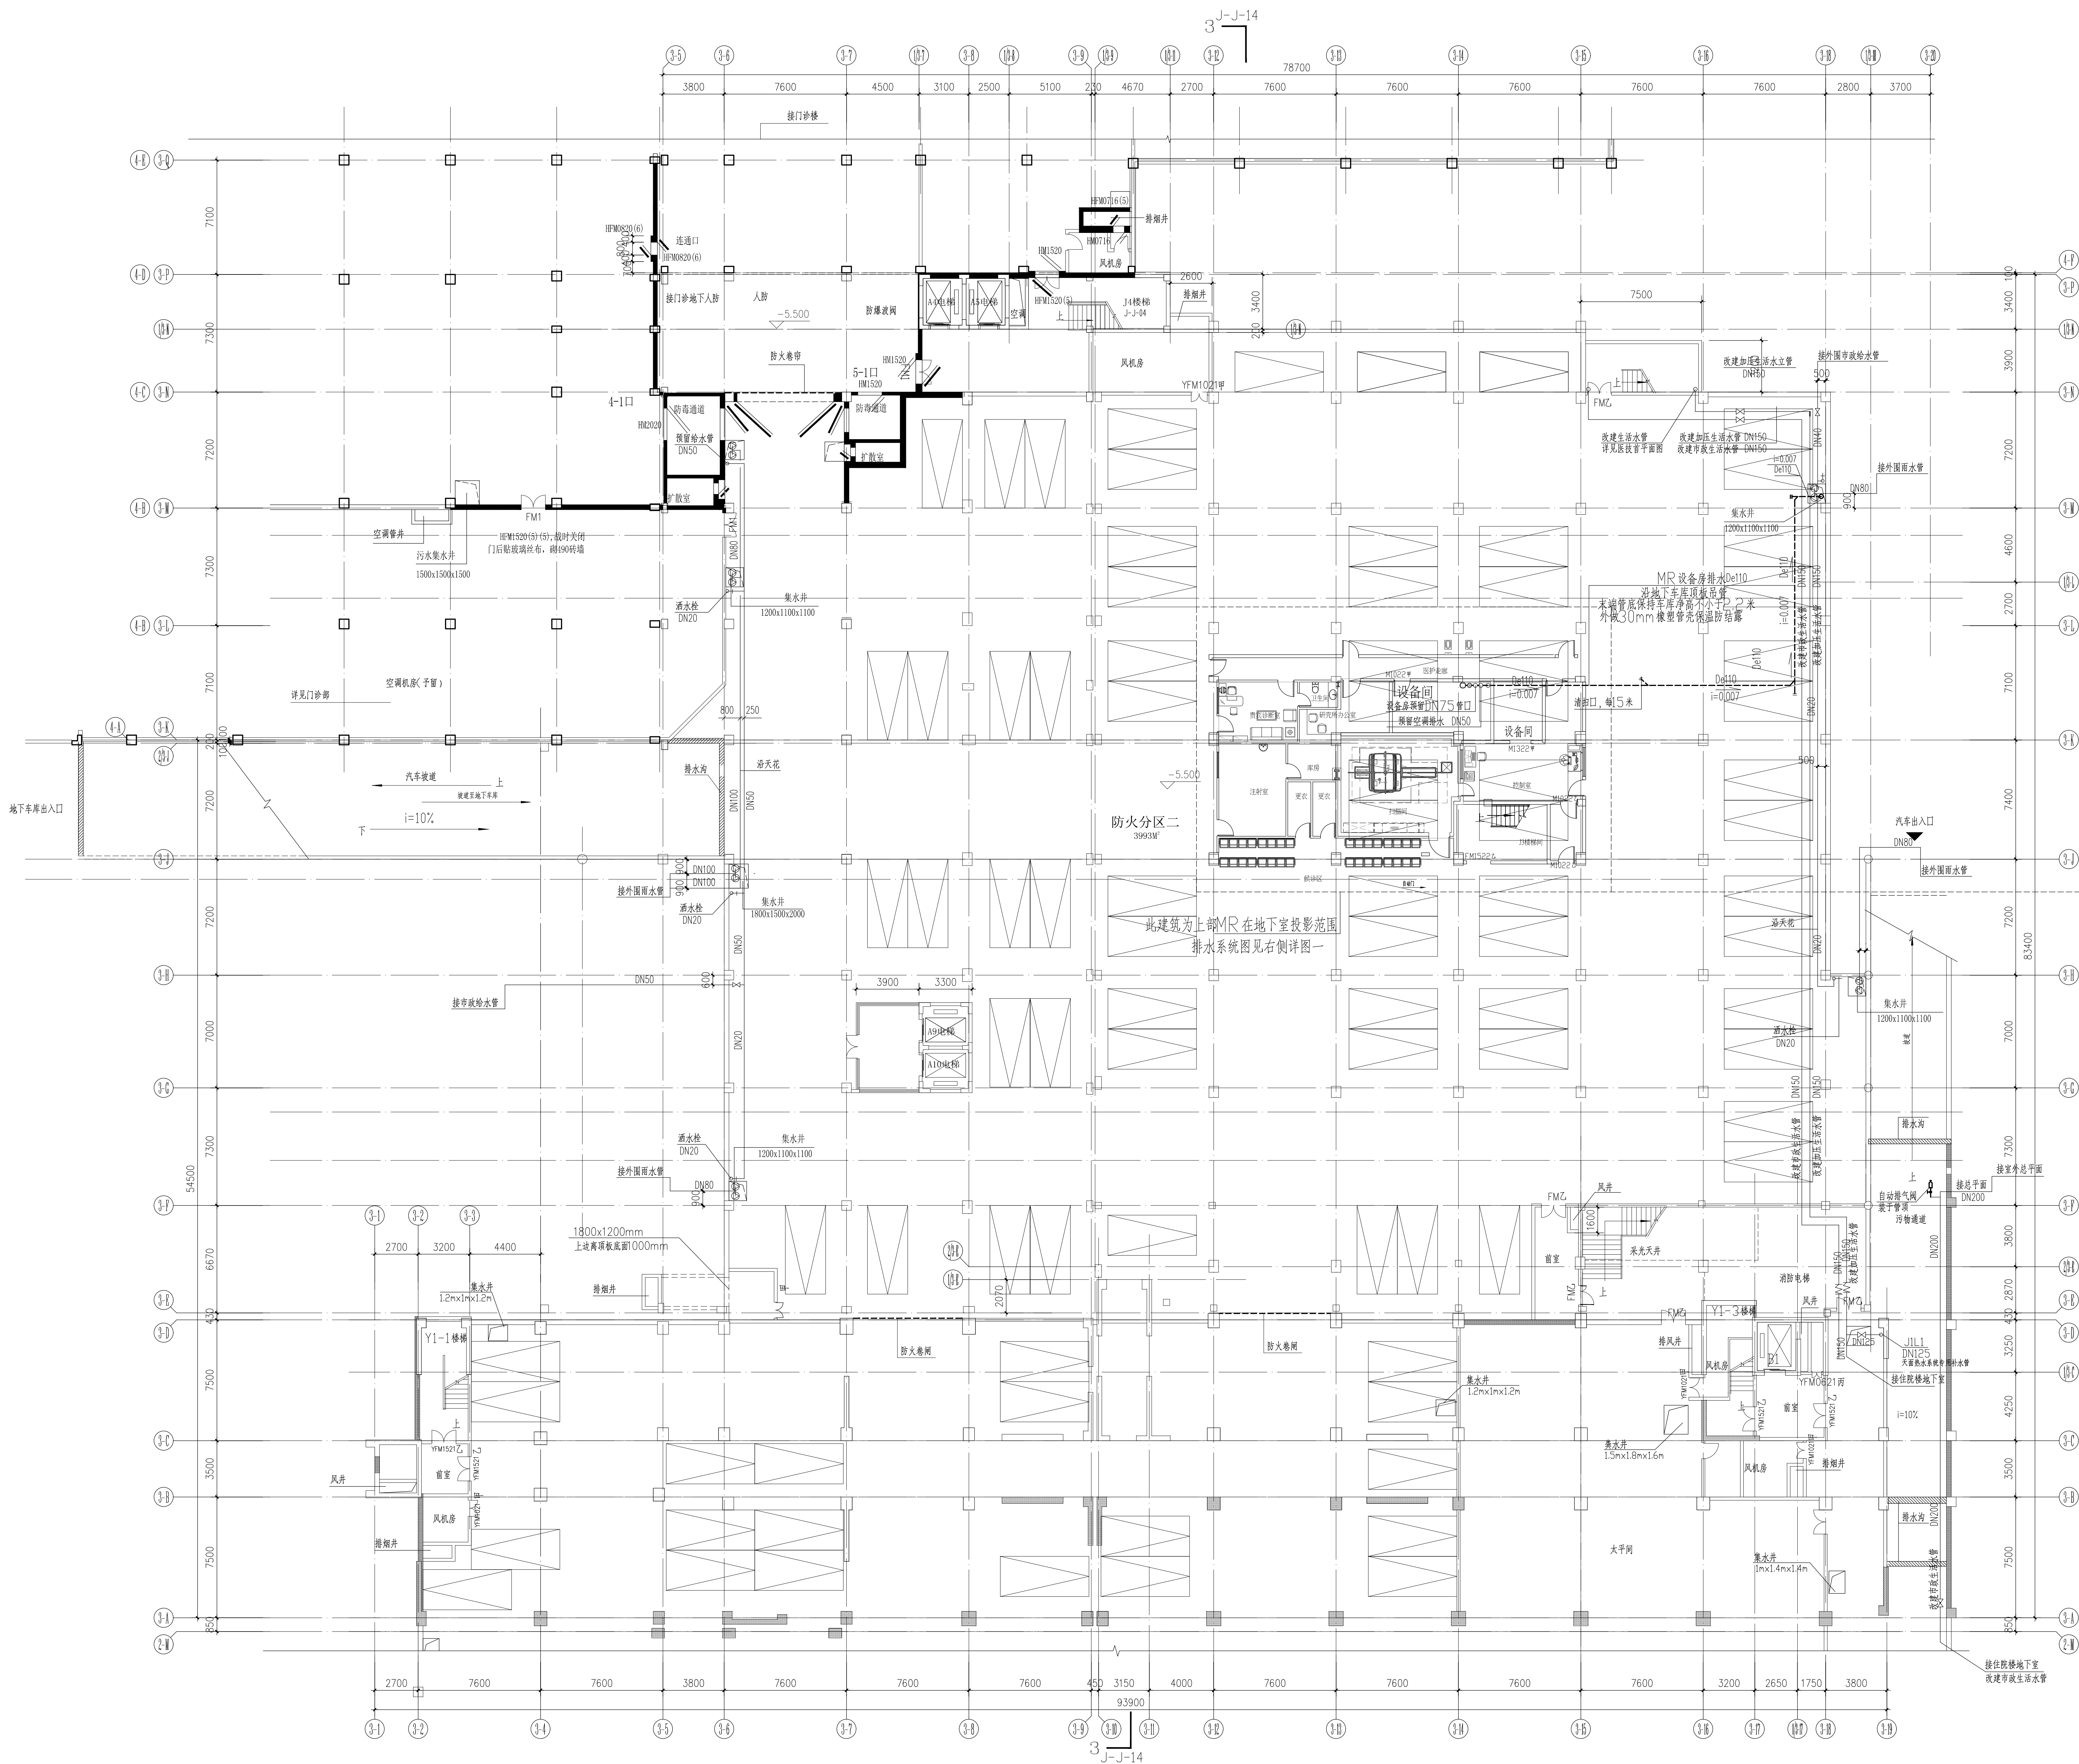

MR 改造说明:


- 1.一层风管穿楼板在地下室至管井已建集水并提升排出, 待风管穿楼板设置刚性防水套及防水层。
- 2.一层设备间预留风管穿管预埋板按专业公司及局图调整。
- 3.施工前确认风管安装高度大于2.2米后再进行施工, 标高较高可预留风坑增施压力风管, 让该风管施工避免现场状况不便。
- 4.风管穿楼板风管采用UPVC 塑料管连接, 承插胶圈连接, 外缠30mm橡塑管保温防结露, 保温材料选用不燃型。
- 5.各种管道安装时支架间距、按相应施工及验收规范严格执行。管道支架的形式按照标准图册33402《室内管道支架及吊架》选取, 并应与建筑物的抗震设防等级相匹配。
- 6.施工完待水电安装调。

医技部地下层平面1:150

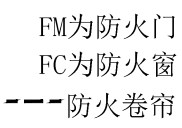

 广州城方建筑设计院有限公司 GUANGZHOU CITYPLANNING AND DESIGN INSTITUTE CO., LTD. 国家甲级证书A2414071912号 全国热线：0-020-34803333 广州热线：020-82848760 全国网站：WWW.CFDSI.COM 全国邮箱：CFDSI@CFDSI.COM			
合作单位			
注：本设计文件需经过相关部门审批 同意后方可实施			
索引 REFERENCE			
说明 NOTES			
修改记录 REVISION REMARK			
版次 EDITION	修改日期 REVISION DATE	修改原因 REVISION REASON	
审 定 APPROVED BY	吴国英		王明集
审 核 EXAMINED BY	顾强		王明集
项目负责人 CAPTAIN	秦哲广		秦哲广
专业负责 PROF. EXP.	吴宏涛		吴宏涛
校 对 CHECKED BY	伍冰仪		伍冰仪
方案负责 SCHEMATIC LEADER			
方案设计 SCHEMATIC DESIGN			
设 计 DRAWING BY	吴宏涛		吴宏涛
制 图 DRAW BY			
合同号/CONTRACT NO.		版本/EDITION	N
会签号		版次	
建设单位 CLIENT			
番禺区中心医院			
建设地点 SITE			
番禺区中心医院			
工程名称 PROJECT			
中心医院			
MR3.0装修改造工程			
子项 单体名称 SUBPROJECT=UNIT			
园名 TITLE			
地下室排水管道安装图			
比例 SCALE		日期 DATE	
:		2026.09	
图别/DRAWING TYPE图号 DRAWING NO.			
水施		SS-03	
出 版			
注 册			

建筑	结构	电气	给排水
----	----	----	-----

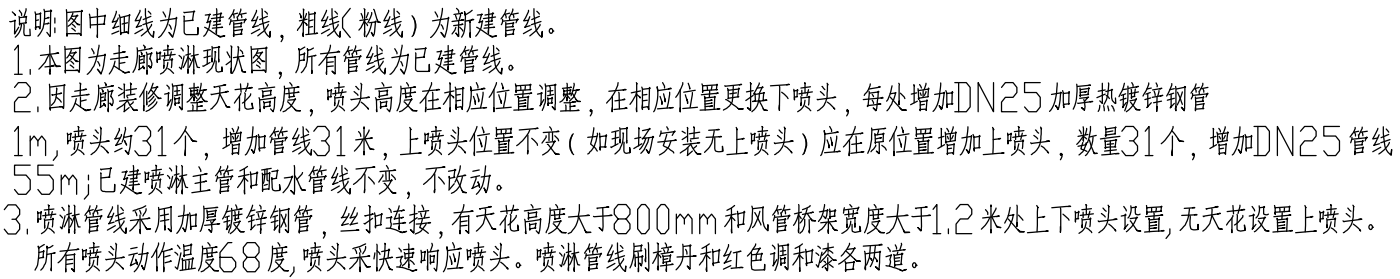

注册师章